


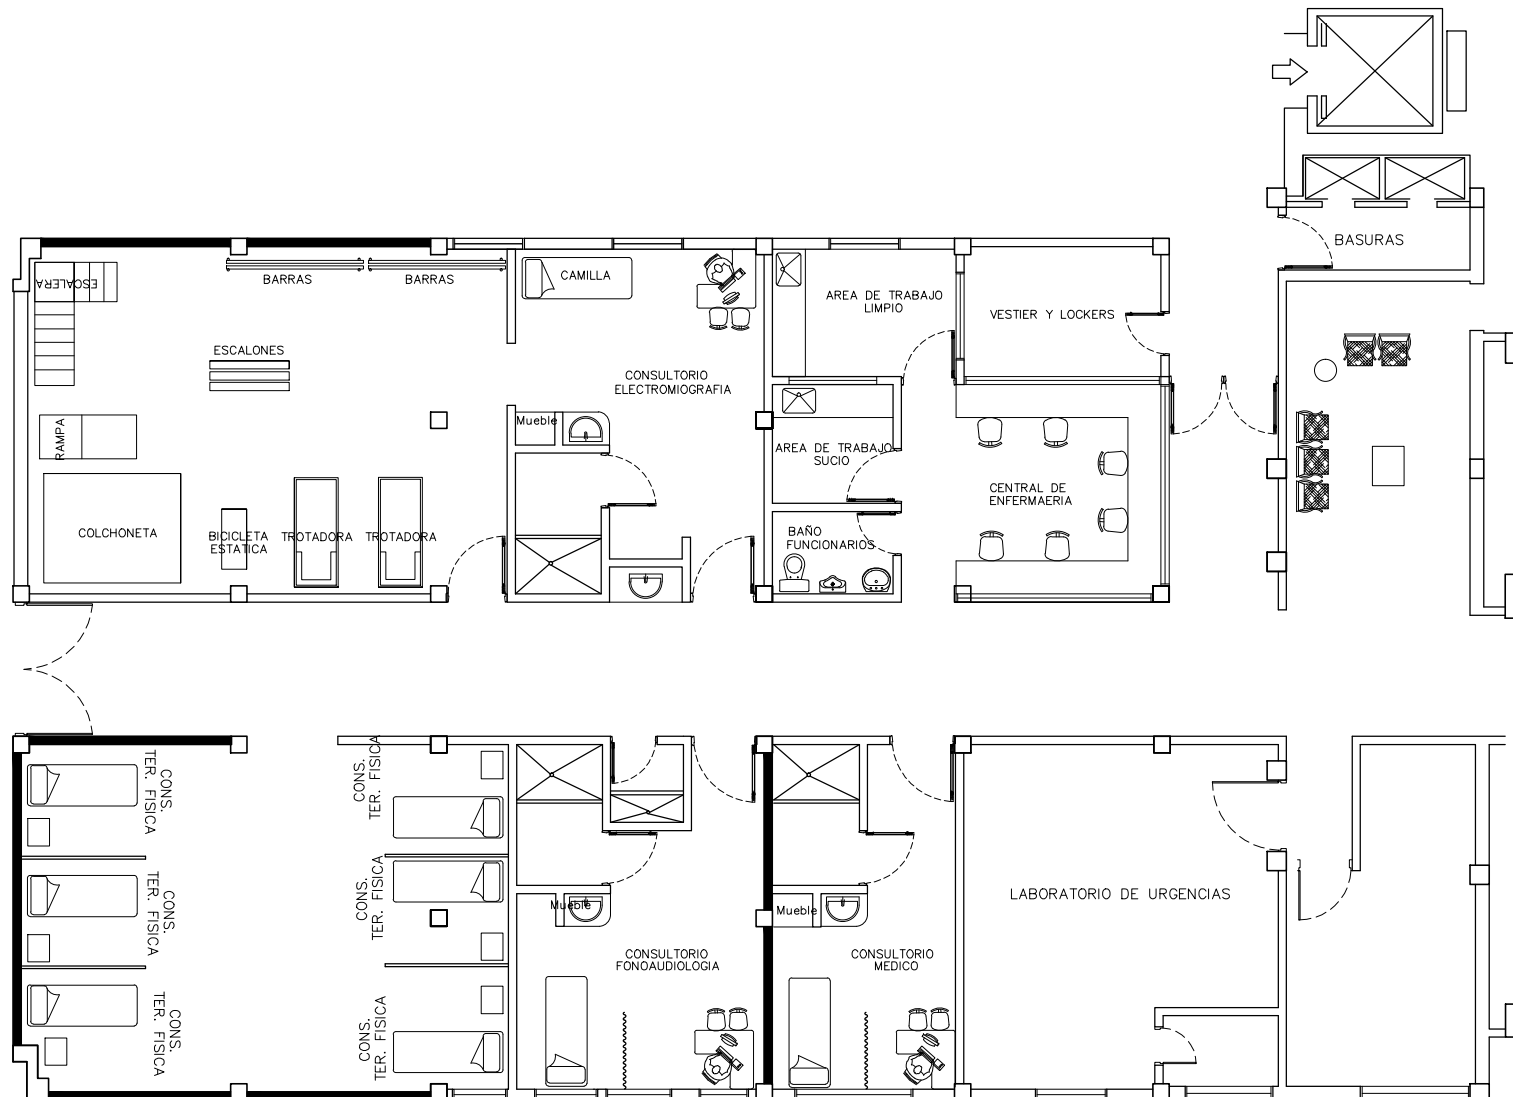

2 PISO—DISEÑO ARQUITECTONICO AJUSTADO

INSTITUTO NACIONAL DE
CANCEROLOGIA

TRANSILUO AREA DE REHABILITACION
EDIFICIO HOSPITALIZACION
CONTRATO No. 9234-2014



Por el control del cáncer

PROYECTO:

AL SERVICIO

PROYECTO:

PLAN DE CONTINGENCIA
PARA EL TRANSILUO DEL AREA DE REHABILITACION
DEL TERCERO PISO COSTADO NOROCCIDENTAL
AL SEGUNDO PISO COSTADO NOROCCIDENTAL
EDIFICIO HOSPITALIZACION

CONTENIDO:

DISEÑO AJUSTADO PISO 2
AREA REHABILITACION

CONVENCIONES GENERALES

OBSERVACIONES:

DISEÑO:

FECHA:

11/03/2014

ARCHIVO ACAD

ARCHIVO DISEÑO

ESCALA


PLANCHAS

1 DE 2

AND NARAYAN, 1979

PLANTA PISO 2 - NUEVO
RED DE ALUMBRADO

CONVENCIONES GENERALES

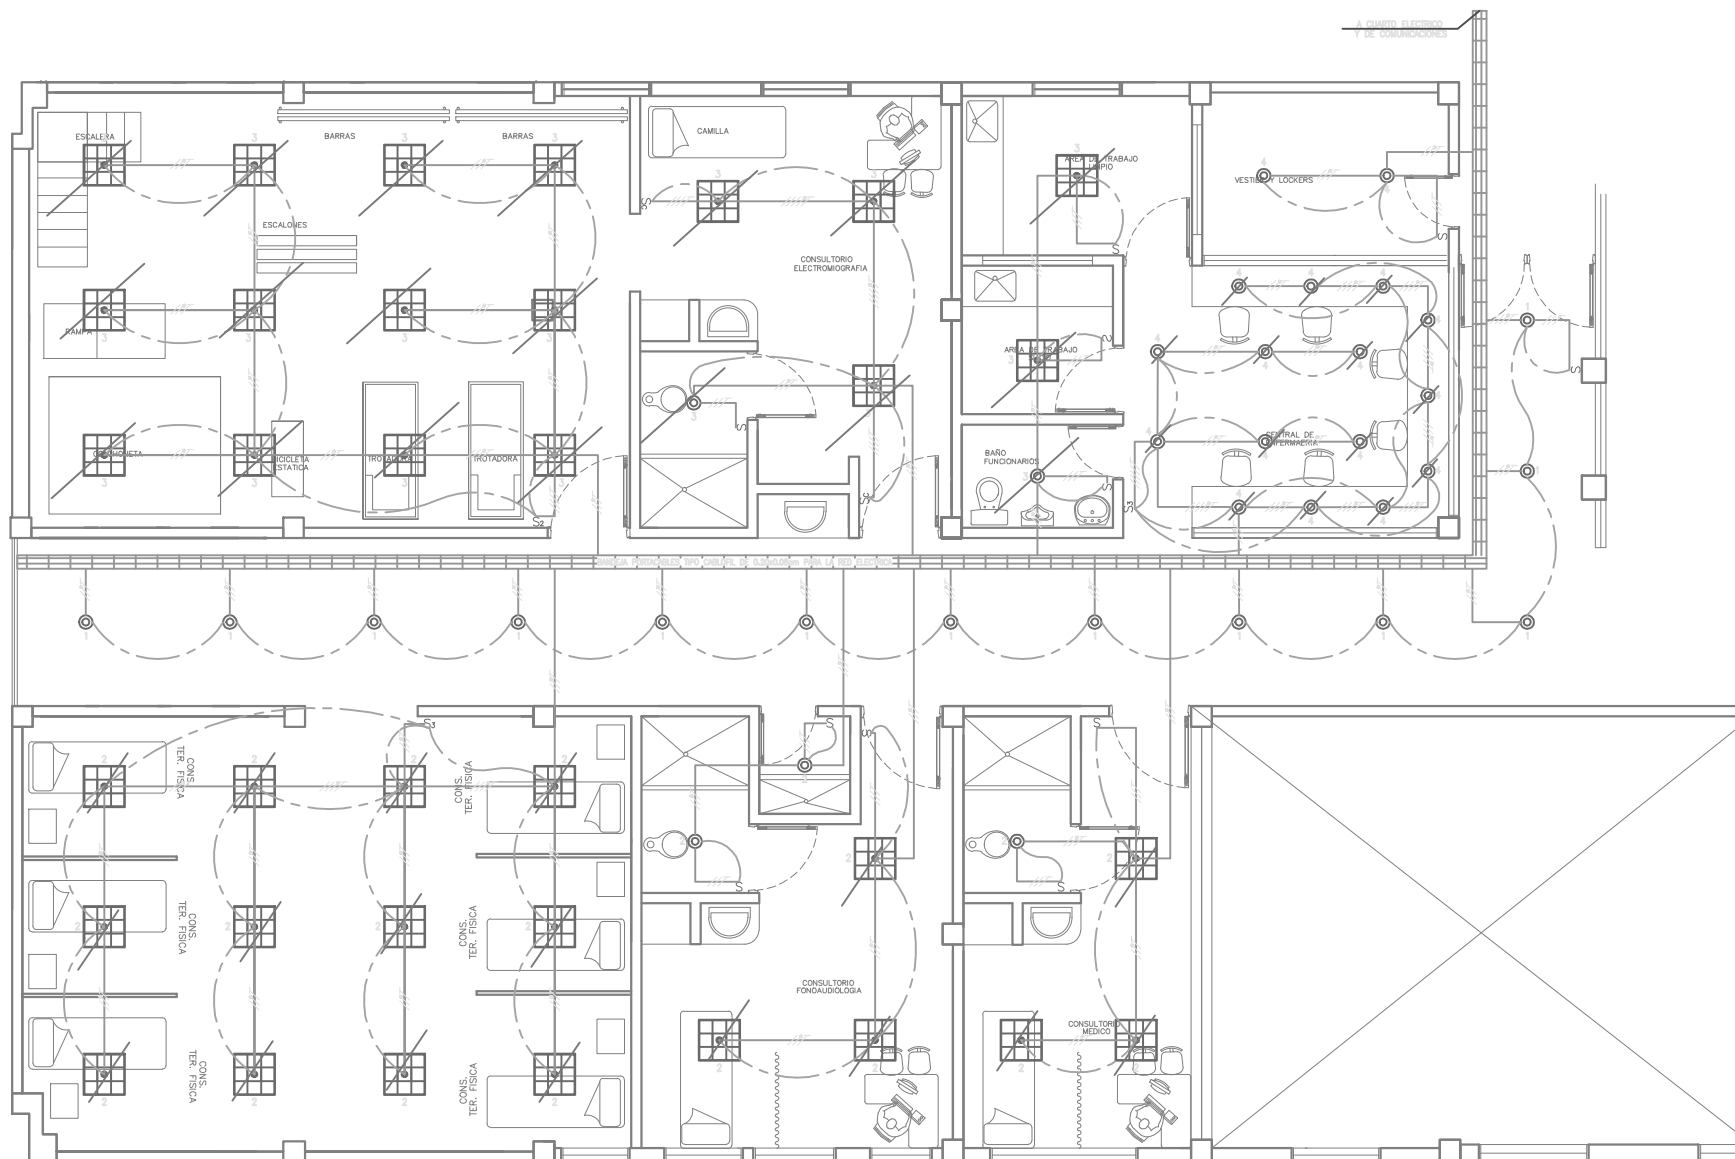

FECHA:
FECHA--2013

ESCALA PLANCHA
2 DE 4

PROYECTO:

MR. SANTI BOMBA

PROYECTO:

PLAN DE CONTINGENCIA
PARA EL TRANSPLANT DEL AREA DE REHABILITACION
DEL TERCER PISO DEL COSTADO NOROCCIDENTAL
AL SEGUNDO PISO COSTADO NOROCCIDENTAL
EDIFICIO HOSPITALIZACION

CONTIENE:

PLANTA PISO 2 - NUEVO
RED DE TOMAS NORMALES
RED DE TOMAS REGULADAS

CONVENCIONES GENERALES

TUBERIAS	SALIDAS PARA TRANSFERENCIAS
1. TUBERIA PARA AGUA 2. TUBERIA PARA AGUA 3. TUBERIA PARA AGUA 4. TUBERIA PARA AGUA 5. TUBERIA PARA AGUA 6. TUBERIA PARA AGUA 7. TUBERIA PARA AGUA 8. TUBERIA PARA AGUA 9. TUBERIA PARA AGUA 10. TUBERIA PARA AGUA 11. TUBERIA PARA AGUA 12. TUBERIA PARA AGUA 13. TUBERIA PARA AGUA 14. TUBERIA PARA AGUA 15. TUBERIA PARA AGUA 16. TUBERIA PARA AGUA 17. TUBERIA PARA AGUA 18. TUBERIA PARA AGUA 19. TUBERIA PARA AGUA 20. TUBERIA PARA AGUA 21. TUBERIA PARA AGUA 22. TUBERIA PARA AGUA 23. TUBERIA PARA AGUA 24. TUBERIA PARA AGUA 25. TUBERIA PARA AGUA 26. TUBERIA PARA AGUA 27. TUBERIA PARA AGUA 28. TUBERIA PARA AGUA 29. TUBERIA PARA AGUA 30. TUBERIA PARA AGUA 31. TUBERIA PARA AGUA 32. TUBERIA PARA AGUA 33. TUBERIA PARA AGUA 34. TUBERIA PARA AGUA 35. TUBERIA PARA AGUA 36. TUBERIA PARA AGUA 37. TUBERIA PARA AGUA 38. TUBERIA PARA AGUA 39. TUBERIA PARA AGUA 40. TUBERIA PARA AGUA 41. TUBERIA PARA AGUA 42. TUBERIA PARA AGUA 43. TUBERIA PARA AGUA 44. TUBERIA PARA AGUA 45. TUBERIA PARA AGUA 46. TUBERIA PARA AGUA 47. TUBERIA PARA AGUA 48. TUBERIA PARA AGUA 49. TUBERIA PARA AGUA 50. TUBERIA PARA AGUA 51. TUBERIA PARA AGUA 52. TUBERIA PARA AGUA 53. TUBERIA PARA AGUA 54. TUBERIA PARA AGUA 55. TUBERIA PARA AGUA 56. TUBERIA PARA AGUA 57. TUBERIA PARA AGUA 58. TUBERIA PARA AGUA 59. TUBERIA PARA AGUA 60. TUBERIA PARA AGUA 61. TUBERIA PARA AGUA 62. TUBERIA PARA AGUA 63. TUBERIA PARA AGUA 64. TUBERIA PARA AGUA 65. TUBERIA PARA AGUA 66. TUBERIA PARA AGUA 67. TUBERIA PARA AGUA 68. TUBERIA PARA AGUA 69. TUBERIA PARA AGUA 70. TUBERIA PARA AGUA 71. TUBERIA PARA AGUA 72. TUBERIA PARA AGUA 73. TUBERIA PARA AGUA 74. TUBERIA PARA AGUA 75. TUBERIA PARA AGUA 76. TUBERIA PARA AGUA 77. TUBERIA PARA AGUA 78. TUBERIA PARA AGUA 79. TUBERIA PARA AGUA 80. TUBERIA PARA AGUA 81. TUBERIA PARA AGUA 82. TUBERIA PARA AGUA 83. TUBERIA PARA AGUA 84. TUBERIA PARA AGUA 85. TUBERIA PARA AGUA 86. TUBERIA PARA AGUA 87. TUBERIA PARA AGUA 88. TUBERIA PARA AGUA 89. TUBERIA PARA AGUA 90. TUBERIA PARA AGUA 91. TUBERIA PARA AGUA 92. TUBERIA PARA AGUA 93. TUBERIA PARA AGUA 94. TUBERIA PARA AGUA 95. TUBERIA PARA AGUA 96. TUBERIA PARA AGUA 97. TUBERIA PARA AGUA 98. TUBERIA PARA AGUA 99. TUBERIA PARA AGUA 100. TUBERIA PARA AGUA	1. SALIDA PARA TRANSFERENCIAS 2. SALIDA PARA TRANSFERENCIAS 3. SALIDA PARA TRANSFERENCIAS 4. SALIDA PARA TRANSFERENCIAS 5. SALIDA PARA TRANSFERENCIAS 6. SALIDA PARA TRANSFERENCIAS 7. SALIDA PARA TRANSFERENCIAS 8. SALIDA PARA TRANSFERENCIAS 9. SALIDA PARA TRANSFERENCIAS 10. SALIDA PARA TRANSFERENCIAS 11. SALIDA PARA TRANSFERENCIAS 12. SALIDA PARA TRANSFERENCIAS 13. SALIDA PARA TRANSFERENCIAS 14. SALIDA PARA TRANSFERENCIAS 15. SALIDA PARA TRANSFERENCIAS 16. SALIDA PARA TRANSFERENCIAS 17. SALIDA PARA TRANSFERENCIAS 18. SALIDA PARA TRANSFERENCIAS 19. SALIDA PARA TRANSFERENCIAS 20. SALIDA PARA TRANSFERENCIAS 21. SALIDA PARA TRANSFERENCIAS 22. SALIDA PARA TRANSFERENCIAS 23. SALIDA PARA TRANSFERENCIAS 24. SALIDA PARA TRANSFERENCIAS 25. SALIDA PARA TRANSFERENCIAS 26. SALIDA PARA TRANSFERENCIAS 27. SALIDA PARA TRANSFERENCIAS 28. SALIDA PARA TRANSFERENCIAS 29. SALIDA PARA TRANSFERENCIAS 30. SALIDA PARA TRANSFERENCIAS 31. SALIDA PARA TRANSFERENCIAS 32. SALIDA PARA TRANSFERENCIAS 33. SALIDA PARA TRANSFERENCIAS 34. SALIDA PARA TRANSFERENCIAS 35. SALIDA PARA TRANSFERENCIAS 36. SALIDA PARA TRANSFERENCIAS 37. SALIDA PARA TRANSFERENCIAS 38. SALIDA PARA TRANSFERENCIAS 39. SALIDA PARA TRANSFERENCIAS 40. SALIDA PARA TRANSFERENCIAS 41. SALIDA PARA TRANSFERENCIAS 42. SALIDA PARA TRANSFERENCIAS 43. SALIDA PARA TRANSFERENCIAS 44. SALIDA PARA TRANSFERENCIAS 45. SALIDA PARA TRANSFERENCIAS 46. SALIDA PARA TRANSFERENCIAS 47. SALIDA PARA TRANSFERENCIAS 48. SALIDA PARA TRANSFERENCIAS 49. SALIDA PARA TRANSFERENCIAS 50. SALIDA PARA TRANSFERENCIAS 51. SALIDA PARA TRANSFERENCIAS 52. SALIDA PARA TRANSFERENCIAS 53. SALIDA PARA TRANSFERENCIAS 54. SALIDA PARA TRANSFERENCIAS 55. SALIDA PARA TRANSFERENCIAS 56. SALIDA PARA TRANSFERENCIAS 57. SALIDA PARA TRANSFERENCIAS 58. SALIDA PARA TRANSFERENCIAS 59. SALIDA PARA TRANSFERENCIAS 60. SALIDA PARA TRANSFERENCIAS 61. SALIDA PARA TRANSFERENCIAS 62. SALIDA PARA TRANSFERENCIAS 63. SALIDA PARA TRANSFERENCIAS 64. SALIDA PARA TRANSFERENCIAS 65. SALIDA PARA TRANSFERENCIAS 66. SALIDA PARA TRANSFERENCIAS 67. SALIDA PARA TRANSFERENCIAS 68. SALIDA PARA TRANSFERENCIAS 69. SALIDA PARA TRANSFERENCIAS 70. SALIDA PARA TRANSFERENCIAS 71. SALIDA PARA TRANSFERENCIAS 72. SALIDA PARA TRANSFERENCIAS 73. SALIDA PARA TRANSFERENCIAS 74. SALIDA PARA TRANSFERENCIAS 75. SALIDA PARA TRANSFERENCIAS 76. SALIDA PARA TRANSFERENCIAS 77. SALIDA PARA TRANSFERENCIAS 78. SALIDA PARA TRANSFERENCIAS 79. SALIDA PARA TRANSFERENCIAS 80. SALIDA PARA TRANSFERENCIAS 81. SALIDA PARA TRANSFERENCIAS 82. SALIDA PARA TRANSFERENCIAS 83. SALIDA PARA TRANSFERENCIAS 84. SALIDA PARA TRANSFERENCIAS 85. SALIDA PARA TRANSFERENCIAS 86. SALIDA PARA TRANSFERENCIAS 87. SALIDA PARA TRANSFERENCIAS 88. SALIDA PARA TRANSFERENCIAS 89. SALIDA PARA TRANSFERENCIAS 90. SALIDA PARA TRANSFERENCIAS 91. SALIDA PARA TRANSFERENCIAS 92. SALIDA PARA TRANSFERENCIAS 93. SALIDA PARA TRANSFERENCIAS 94. SALIDA PARA TRANSFERENCIAS 95. SALIDA PARA TRANSFERENCIAS 96. SALIDA PARA TRANSFERENCIAS 97. SALIDA PARA TRANSFERENCIAS 98. SALIDA PARA TRANSFERENCIAS 99. SALIDA PARA TRANSFERENCIAS 100. SALIDA PARA TRANSFERENCIAS

OBSERVACIONES:

DISEÑO:

ING. JOSE EDUARDO RODRIGUEZ M.
Mat. 02005-4857 CHD
ING. WILLIAM BOMBA

FECHA: 2013


ESCALA

ARCHIVO ACAD.

ARCHIVO.DWG

PLANCH

2 DE 4

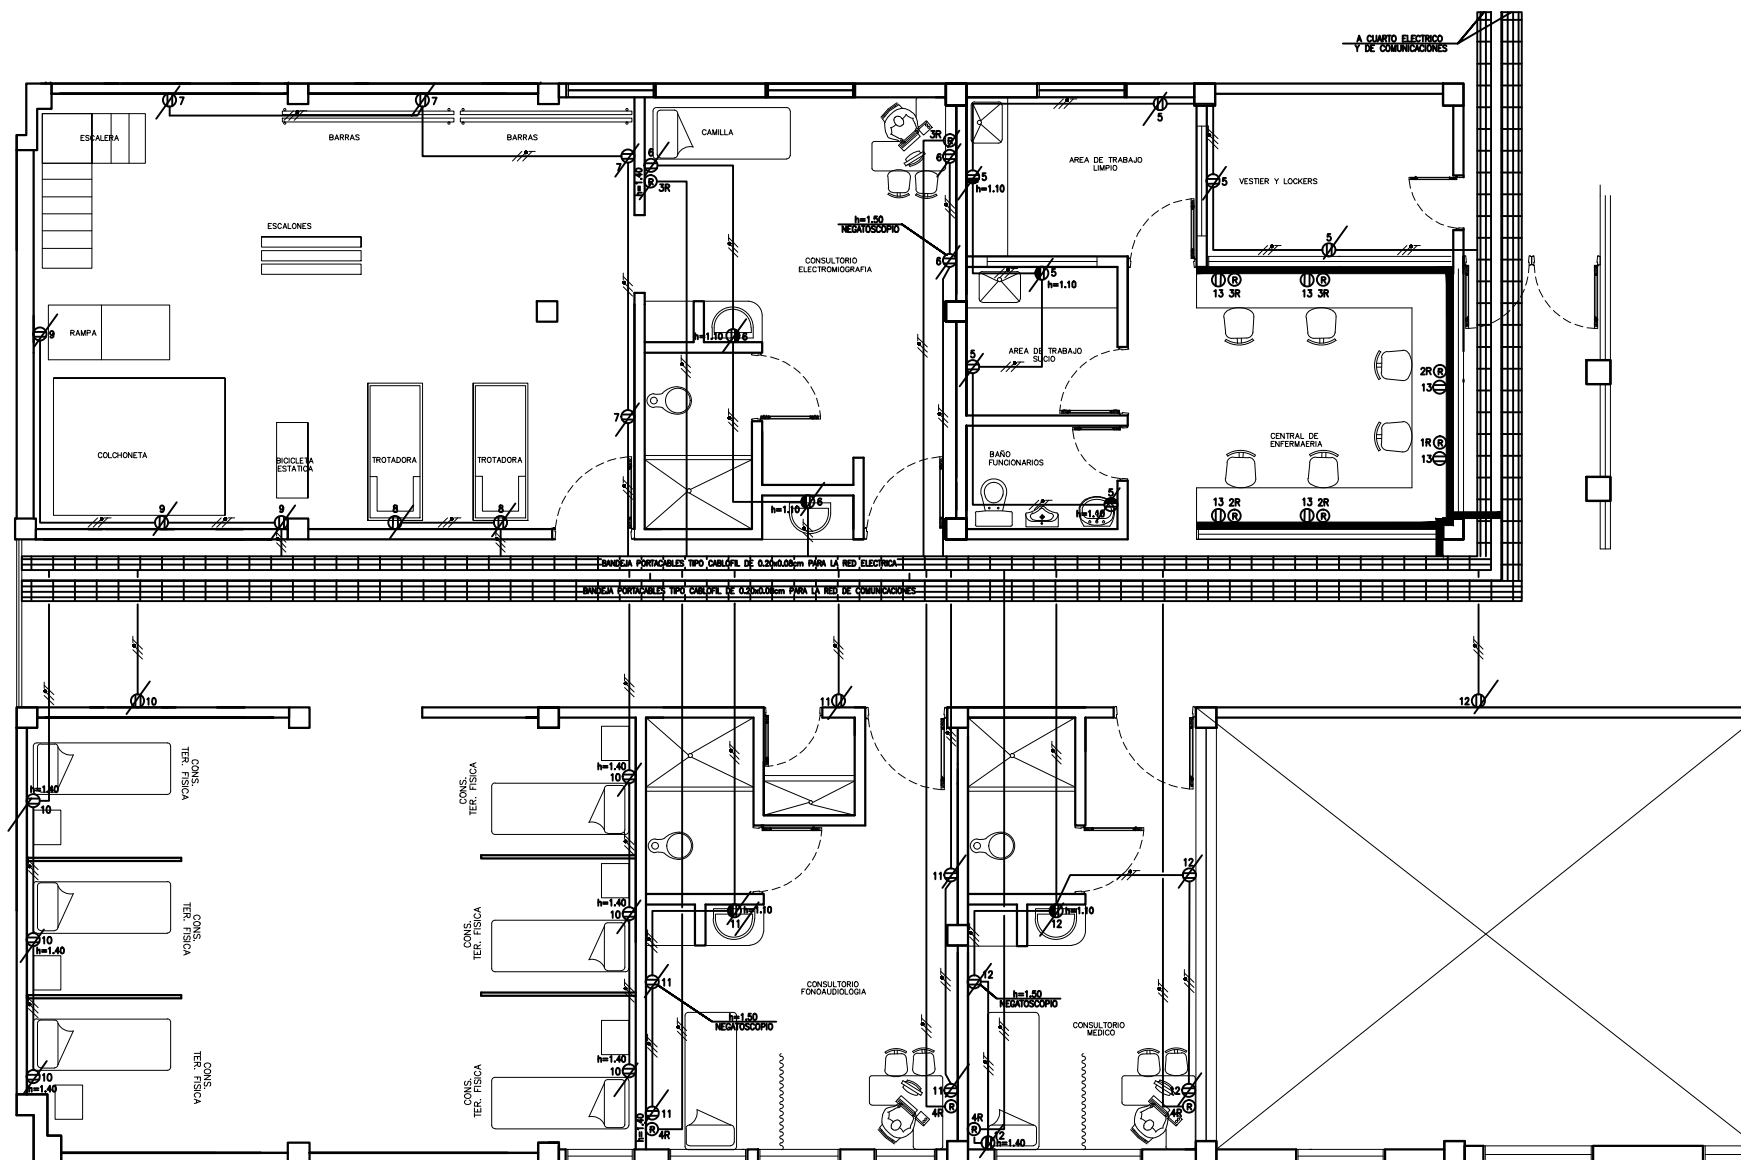


PLANTA PISO 2 - NUEVO

RED DE TOMAS NORMALES RED DE TOMAS REGULADAS

NOTAS:

1. EL DIAMETRO DE LA TUBERIA NO INDICADO ES PVC $\phi 1/2"$.
2. EL CALIBRE DE LOS CONDUCTORES NO INDICADO ES No.12-THHN
3. LA ALTURA PARA LAS SALIDAS DE TOMACORRIENTES DEBERA COORDINARSE EN OBRA
4. LA RED DE TELEFONOS Y TELEVISION SERA MINIMO EN TUBERIA $\phi 3/4"$ A MENOS QUE SE INDIQUE LO CONTRARIO.
5. TODAS LAS TOMAS NORMALES LLEVARAN UN CONDUCTOR DE TIERRA AISLADO No 12 AWG - THHN
6. LAS TOMAS INSTALADAS SOBRE MESONES EN LOS CUALES SE INSTALEN LAVAMANOS, DEBERAN SER DEL TIPO G.F.C.I (A PRUEBA DE HUMEDAD)
7. SE DEBE DAR CUMPLIMIENTO AL REGLAMENTO TECNICO DE INSTALACIONES ELECTRICAS (REITE).

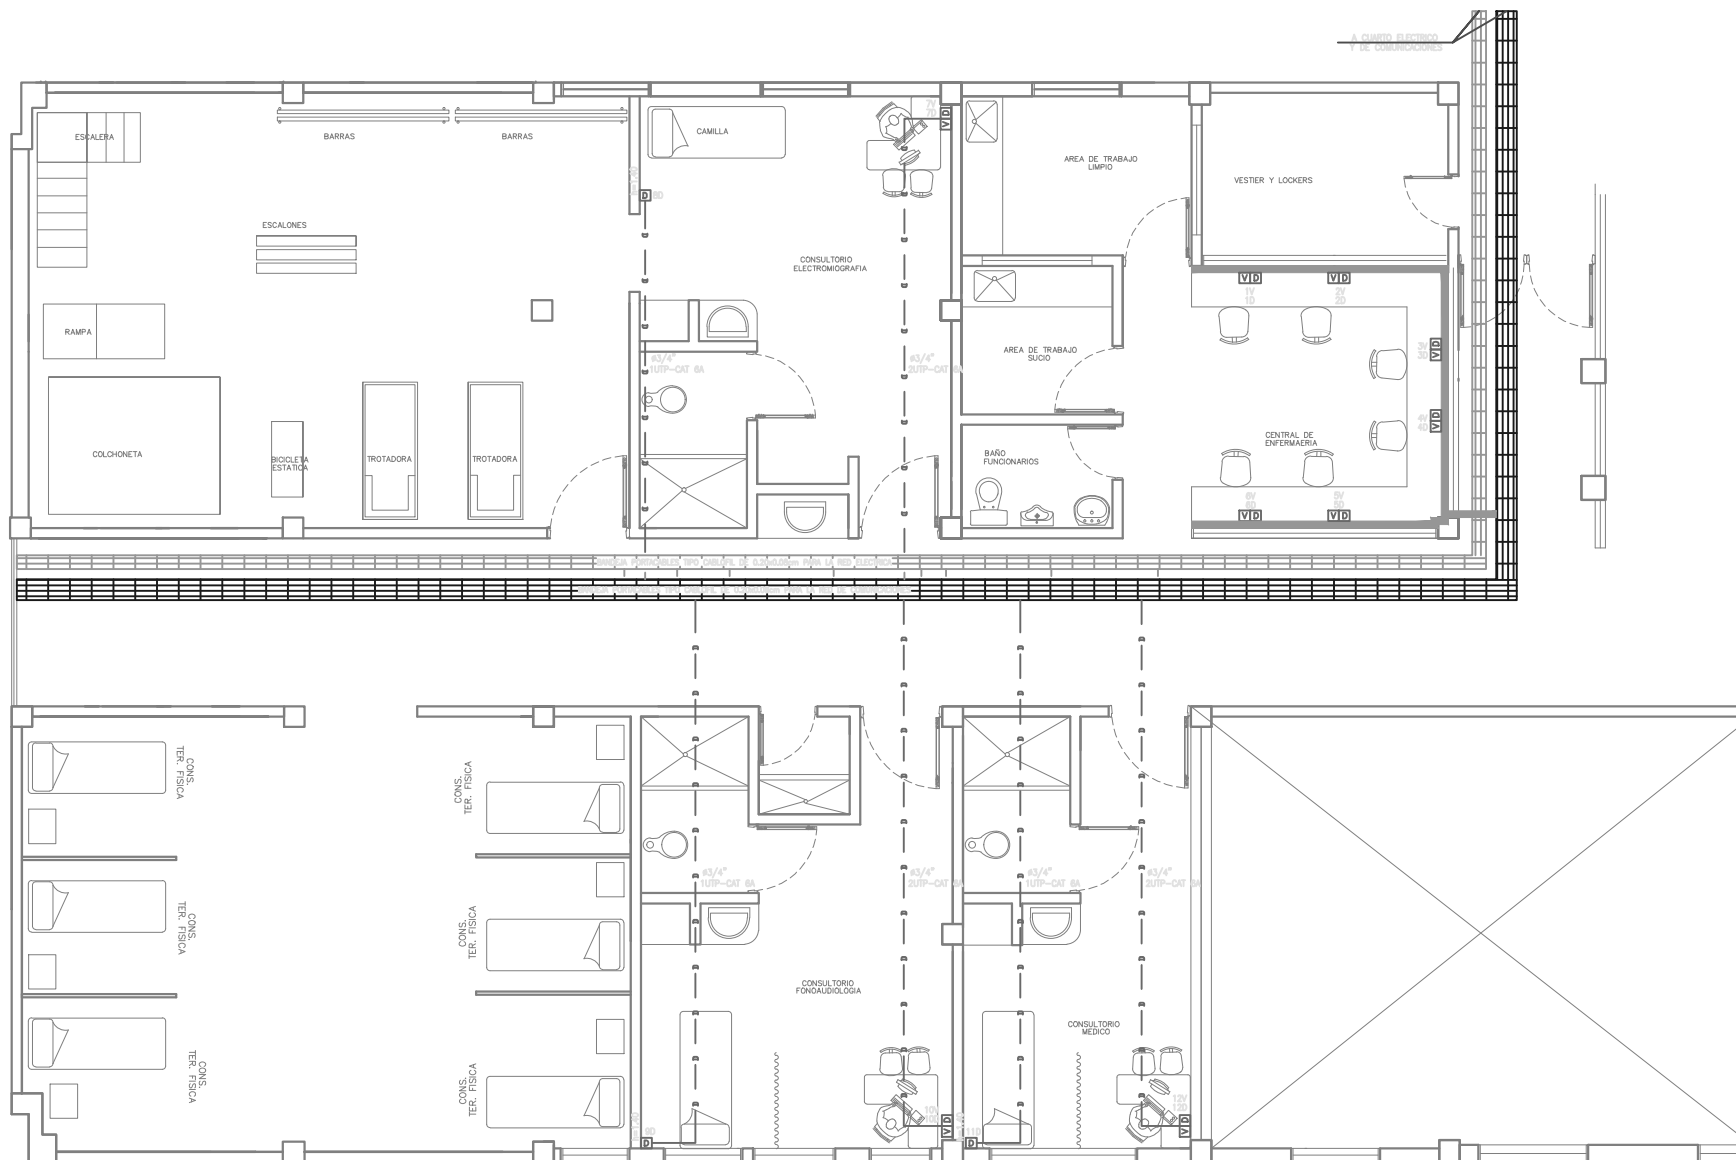


NOTAS:

TRANSLADO AREA DE REHABILITACION
EDIFICIO HOSPITALIZACION
CONTRATO No. 0234-2014

CONVENCIONES GENERALES

TUBERIAS		SALIDAS PARA TUBOCONEXIONES	
	TUBERIA POR TUBO	 1	TUBO DE CONEXIÓN LATERAL
	TUBERIA POR TUBO AD. DE 90°	 2	TUBO DE CONEXIÓN CON PREGA A 90°
	AD. DE TUBERIAS	 3	CONEXIÓN
	AD. DE TUBERIAS	 4	PARA TUBERIAS
	CON. CONEXIÓN DE T.C.	 5	TUBERIAS
	TUBERIA CON GUA	 6	CON. CONEXIÓN
	TUBERIA CON GUA		

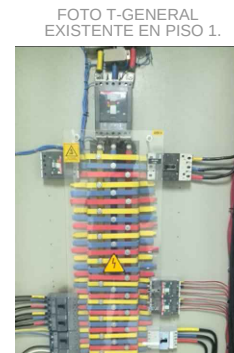[illegible]

CAJAS DE PAISO		TABLEROS Y EQUIPOS RELACIONADOS	
	Caja PAISO 10x10 cm		Tablero de 10x10 cm
	Caja PAISO 10x10 cm		Tablero de 10x10 cm
	Caja PAISO 10x10 cm		Tablero de 10x10 cm

INTERFUNKTIONS-SYMBOLS		COMBINATIONEN ZUSÄTZLICH	
S	STANDARD-STATUS		STANDART-STATUS MIT STIMMGESCHWÄTZ (HÖR- UND GEHÖRT)
S2	STANDARD-STATUS		STANDART-STATUS MIT STIMMGESCHWÄTZ UND STIMMGESCHWÄTZ (HÖR- UND GEHÖRT)
S+5	STANDARD-STATUS		STANDART-STATUS MIT STIMMGESCHWÄTZ UND STIMMGESCHWÄTZ (HÖR- UND GEHÖRT)
S+2	STANDARD-STATUS		STANDART-STATUS MIT STIMMGESCHWÄTZ UND STIMMGESCHWÄTZ (HÖR- UND GEHÖRT)
S3	STANDARD-STATUS		STANDART-STATUS MIT STIMMGESCHWÄTZ UND STIMMGESCHWÄTZ (HÖR- UND GEHÖRT)
S4	STANDARD-STATUS		STANDART-STATUS MIT STIMMGESCHWÄTZ UND STIMMGESCHWÄTZ (HÖR- UND GEHÖRT)
S5	STANDARD-STATUS		STANDART-STATUS MIT STIMMGESCHWÄTZ UND STIMMGESCHWÄTZ (HÖR- UND GEHÖRT)
S6	STANDARD-STATUS		STANDART-STATUS MIT STIMMGESCHWÄTZ UND STIMMGESCHWÄTZ (HÖR- UND GEHÖRT)
S7	STANDARD-STATUS		STANDART-STATUS MIT STIMMGESCHWÄTZ UND STIMMGESCHWÄTZ (HÖR- UND GEHÖRT)
S8	STANDARD-STATUS		STANDART-STATUS MIT STIMMGESCHWÄTZ UND STIMMGESCHWÄTZ (HÖR- UND GEHÖRT)
S9	STANDARD-STATUS		STANDART-STATUS MIT STIMMGESCHWÄTZ UND STIMMGESCHWÄTZ (HÖR- UND GEHÖRT)
S10	STANDARD-STATUS		STANDART-STATUS MIT STIMMGESCHWÄTZ UND STIMMGESCHWÄTZ (HÖR- UND GEHÖRT)
S11	STANDARD-STATUS		STANDART-STATUS MIT STIMMGESCHWÄTZ UND STIMMGESCHWÄTZ (HÖR- UND GEHÖRT)
S12	STANDARD-STATUS		STANDART-STATUS MIT STIMMGESCHWÄTZ UND STIMMGESCHWÄTZ (HÖR- UND GEHÖRT)
S13	STANDARD-STATUS		STANDART-STATUS MIT STIMMGESCHWÄTZ UND STIMMGESCHWÄTZ (HÖR- UND GEHÖRT)
S14	STANDARD-STATUS		STANDART-STATUS MIT STIMMGESCHWÄTZ UND STIMMGESCHWÄTZ (HÖR- UND GEHÖRT)
S15	STANDARD-STATUS		STANDART-STATUS MIT STIMMGESCHWÄTZ UND STIMMGESCHWÄTZ (HÖR- UND GEHÖRT)
S16	STANDARD-STATUS		STANDART-STATUS MIT STIMMGESCHWÄTZ UND STIMMGESCHWÄTZ (HÖR- UND GEHÖRT)
S17	STANDARD-STATUS		STANDART-STATUS MIT STIMMGESCHWÄTZ UND STIMMGESCHWÄTZ (HÖR- UND GEHÖRT)
S18	STANDARD-STATUS		STANDART-STATUS MIT STIMMGESCHWÄTZ UND STIMMGESCHWÄTZ (HÖR- UND GEHÖRT)
S19	STANDARD-STATUS		STANDART-STATUS MIT STIMMGESCHWÄTZ UND STIMMGESCHWÄTZ (HÖR- UND GEHÖRT)
S20	STANDARD-STATUS		STANDART-STATUS MIT STIMMGESCHWÄTZ UND STIMMGESCHWÄTZ (HÖR- UND GEHÖRT)

OBSERVACIONES:

DISEÑO:


ING. JOSE EDUARDO RODRIGUEZ M.
Met 2K205-4687 CND
ING. WILLIAM BONILLA

FECHA: FECHA=2013	ARCHIVO ACAD ARCHIVO.DWG
ESCALA	PLANCHA 2 DE 4

[illegible]

OBSERVACIONES:

DISENO:

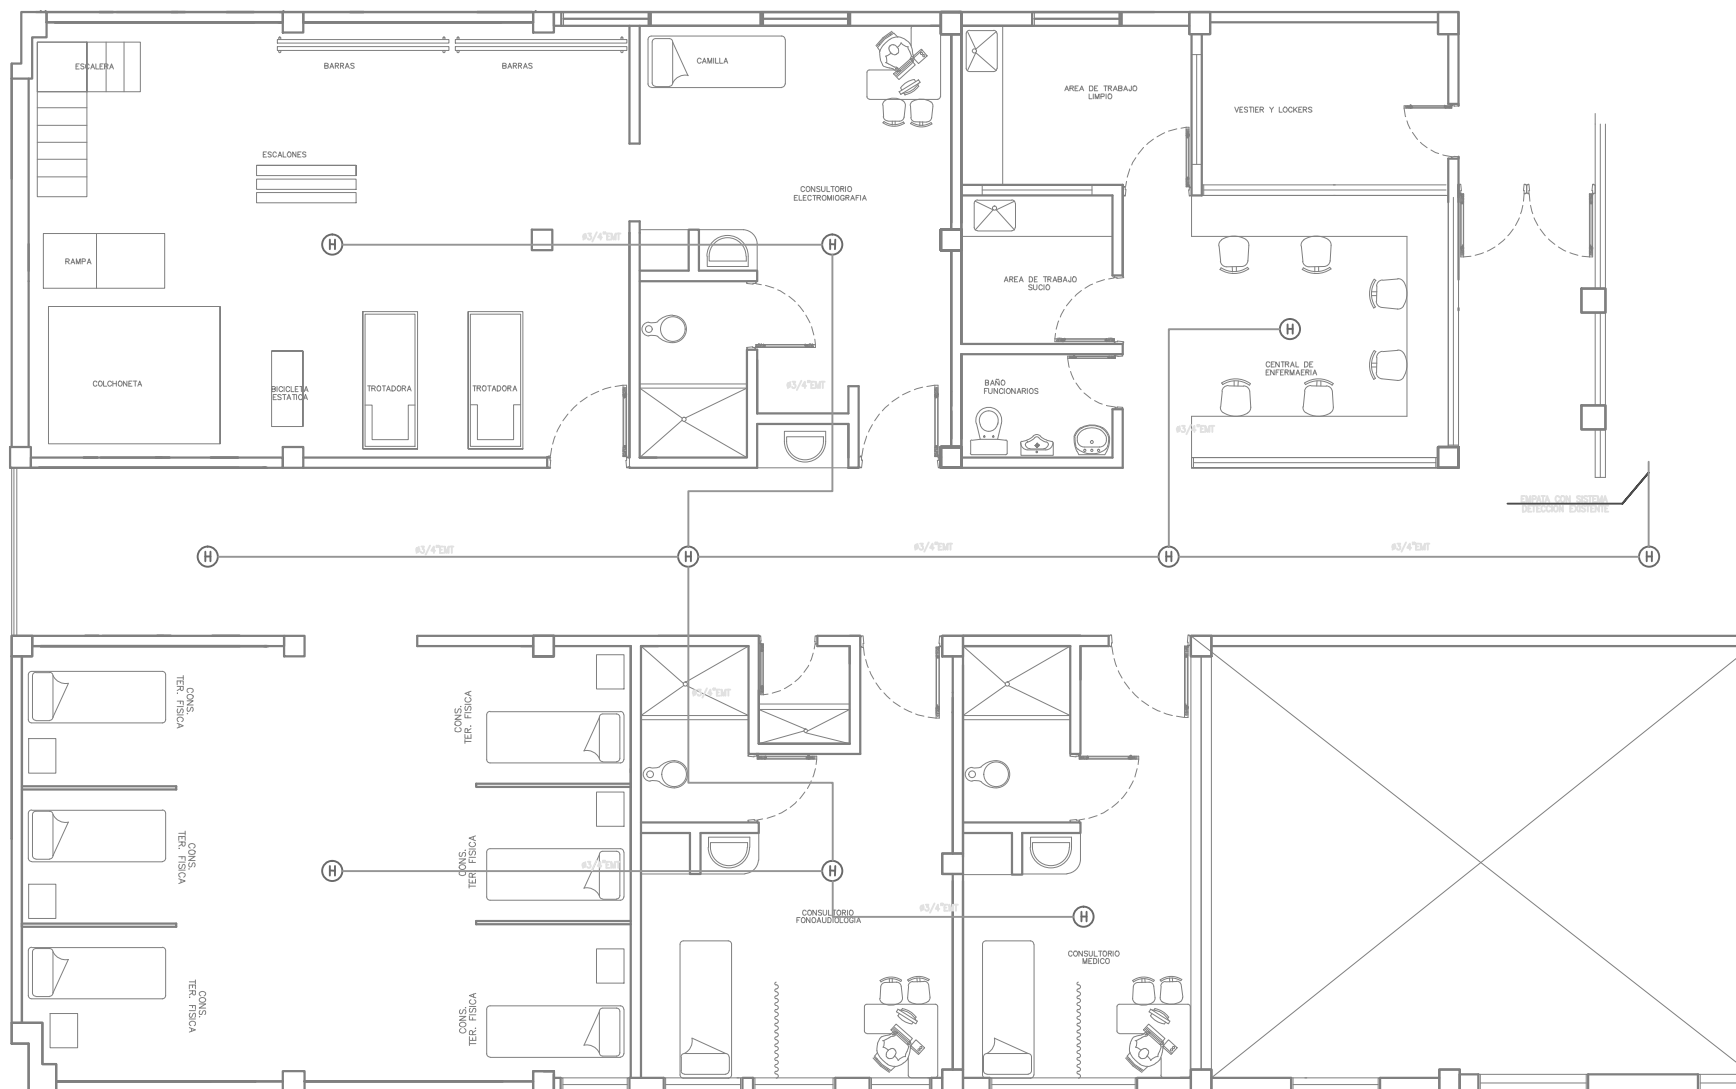FECHA:
FECHA--2013ARCHIVO ACAD
ARCHIVO.DWG

PLANTA PISO 2 - NUEVO

- DETECTOR DE HUMO FOTOELECTRICO
- ESTACION MANUAL
- PANEL DETECCION DE INCENDIO
- SIRENA ESTROBO

1. EL DIAMETRO DE LA TUBERIA NO INDICADO ES E.M.T #1/2".
2. EL CABLEADO SERA 2x18 APANTALLADO (INCENDIO)
3. EL SISTEMA DEBERA INTERCONECTARSE A LA RED PARA DETECCION EXISTENTE EN LA CLINICA. EL CONTRATISTA DEBERA VERIFICAR LA COMPATIBILIDAD DE LOS EQUIPOS A INSTALAR CON LA EXISTENTE.
4. SE INSTALARA UNA ESTACION MANUAL Y SIRENA ESTROBO EN EL SITIO INDICADO EN PLANOS.



TABLEROS		SÍMBOLOS PARA TRANSPORTES	
	TERMINAL PARA PASAJEROS		PUERTO DE ARRIBADA
	TERMINAL PARA BUSES		PUERTO DE DESPEGA
	TERMINAL PARA COCHES		PUERTO DE DESPEGA PARA HELICOPTEROS
	TERMINAL PARA TRAMWAYS		PUERTO DE DESPEGA PARA MOTOCICLETAS
	TERMINAL PARA BICICLETAS		PUERTO DE DESPEGA PARA MOTORES
	TERMINAL PARA BARCOS		PUERTO DE DESPEGA PARA HELICOPTEROS
	TERMINAL PARA NAVES		PUERTO DE DESPEGA PARA MOTORES
	TERMINAL PARA PASAJEROS		PUERTO DE ARRIBADA
	TERMINAL PARA BUSES		PUERTO DE DESPEGA
	TERMINAL PARA COCHES		PUERTO DE DESPEGA PARA HELICOPTEROS
	TERMINAL PARA TRAMWAYS		PUERTO DE DESPEGA PARA MOTOCICLETAS
	TERMINAL PARA BICICLETAS		PUERTO DE DESPEGA PARA MOTORES
	TERMINAL PARA BARCOS		PUERTO DE DESPEGA PARA HELICOPTEROS
	TERMINAL PARA NAVES		PUERTO DE DESPEGA PARA MOTORES
	TERMINAL PARA PASAJEROS		PUERTO DE ARRIBADA
	TERMINAL PARA BUSES		PUERTO DE DESPEGA
	TERMINAL PARA COCHES		PUERTO DE DESPEGA PARA HELICOPTEROS
	TERMINAL PARA TRAMWAYS		PUERTO DE DESPEGA PARA MOTOCICLETAS
	TERMINAL PARA BICICLETAS		PUERTO DE DESPEGA PARA MOTORES
	TERMINAL PARA BARCOS		PUERTO DE DESPEGA PARA HELICOPTEROS
	TERMINAL PARA NAVES		PUERTO DE DESPEGA PARA MOTORES
	TERMINAL PARA PASAJEROS		PUERTO DE ARRIBADA
	TERMINAL PARA BUSES		PUERTO DE DESPEGA
	TERMINAL PARA COCHES		PUERTO DE DESPEGA PARA HELICOPTEROS
	TERMINAL PARA TRAMWAYS		PUERTO DE DESPEGA PARA MOTOCICLETAS
	TERMINAL PARA BICICLETAS		PUERTO DE DESPEGA PARA MOTORES
	TERMINAL PARA BARCOS		PUERTO DE DESPEGA PARA HELICOPTEROS
	TERMINAL PARA NAVES		PUERTO DE DESPEGA PARA MOTORES
	TERMINAL PARA PASAJEROS		PUERTO DE ARRIBADA
	TERMINAL PARA BUSES		PUERTO DE DESPEGA
	TERMINAL PARA COCHES		PUERTO DE DESPEGA PARA HELICOPTEROS
	TERMINAL PARA TRAMWAYS		PUERTO DE DESPEGA PARA MOTOCICLETAS
	TERMINAL PARA BICICLETAS		PUERTO DE DESPEGA PARA MOTORES
	TERMINAL PARA BARCOS		PUERTO DE DESPEGA PARA HELICOPTEROS
	TERMINAL PARA NAVES		PUERTO DE DESPEGA PARA MOTORES

ING. JOSE EDUARDO RODRIGUEZ M.
Mot. CN205-4557 CND
ING. WILLIAM ROMERA

FECHA: FECHA-2013

ESCALA 2 DE 4

CONVENCIONES ESPECIALES

-  DETECTOR DE HUMO FOTOELECTRICO
-  ESTACION MANUAL
-  PANEL DETECCION DE INCENDIO
-  SIRENA ESTROBO

INSTITUTO NACIONAL DE
CANCEROLOGIA

TRANSPLADO AREA DE REHABILITACION
EDIFICIO HOSPITALIZACION
CONTRATO No. 0234-2014

PROYECTO

ING. WILLY BOWILLA

PROYECTO:

PLAN DE CONTINGENCIA
PARA EL TRANSPLADO DEL AREA DE REHABILITACION
AL NUEVO PISO DEL EDIFICIO HOSPITALIZACION
AL SEGUIR EL PROYECTO TECNICO-CENTRAL
AL SEGUIR EL PROYECTO TECNICO-CENTRAL
AL SEGUIR EL PROYECTO TECNICO-CENTRAL

CONTENIDO:

PLANTA PISO 2 - NUEVO
RED DE DETECCION DE INCENDIO

CONVENCIONES GENERALES

TUBERIAS

SALIDAS PARA
TOMACORRIENTES

SALIDAS PARA
ALARMAS

SALIDAS PARA
TELEFONOS Y
COMPUTADORES

CONVENCIONES
ADICIONALES

NOTAS:

1. EL DIAMETRO DE LA TUBERIA NO INDICADO ES E.M.T #1/2".
2. EL CABLEADO SERA 2x18 APANTALLADO (INCENDIO)
3. EL SISTEMA DEBERA INTERCONECTARSE A LA RED PARA DETECCION
EXISTENTE EN LA CLINICA, EL CONTRATISTA DEBERA VERIFICAR
LA COMPATIBILIDAD DE LOS EQUIPOS A INSTALAR CON LA EXISTENTE.
4. SE INSTALARA UNA ESTACION MANUAL Y SIRENA ESTROBO EN EL SITIO
INDICADO EN PLANOS.

CONVENCIONES ESPECIALES

H

EM

PI

SIRENA ESTROBO

CONVENCIONES ESPECIALES

H

EM

PI

SIRENA ESTROBO


CONVENCIONES ESPECIALES

H

EM

PI

SIRENA ESTROBO

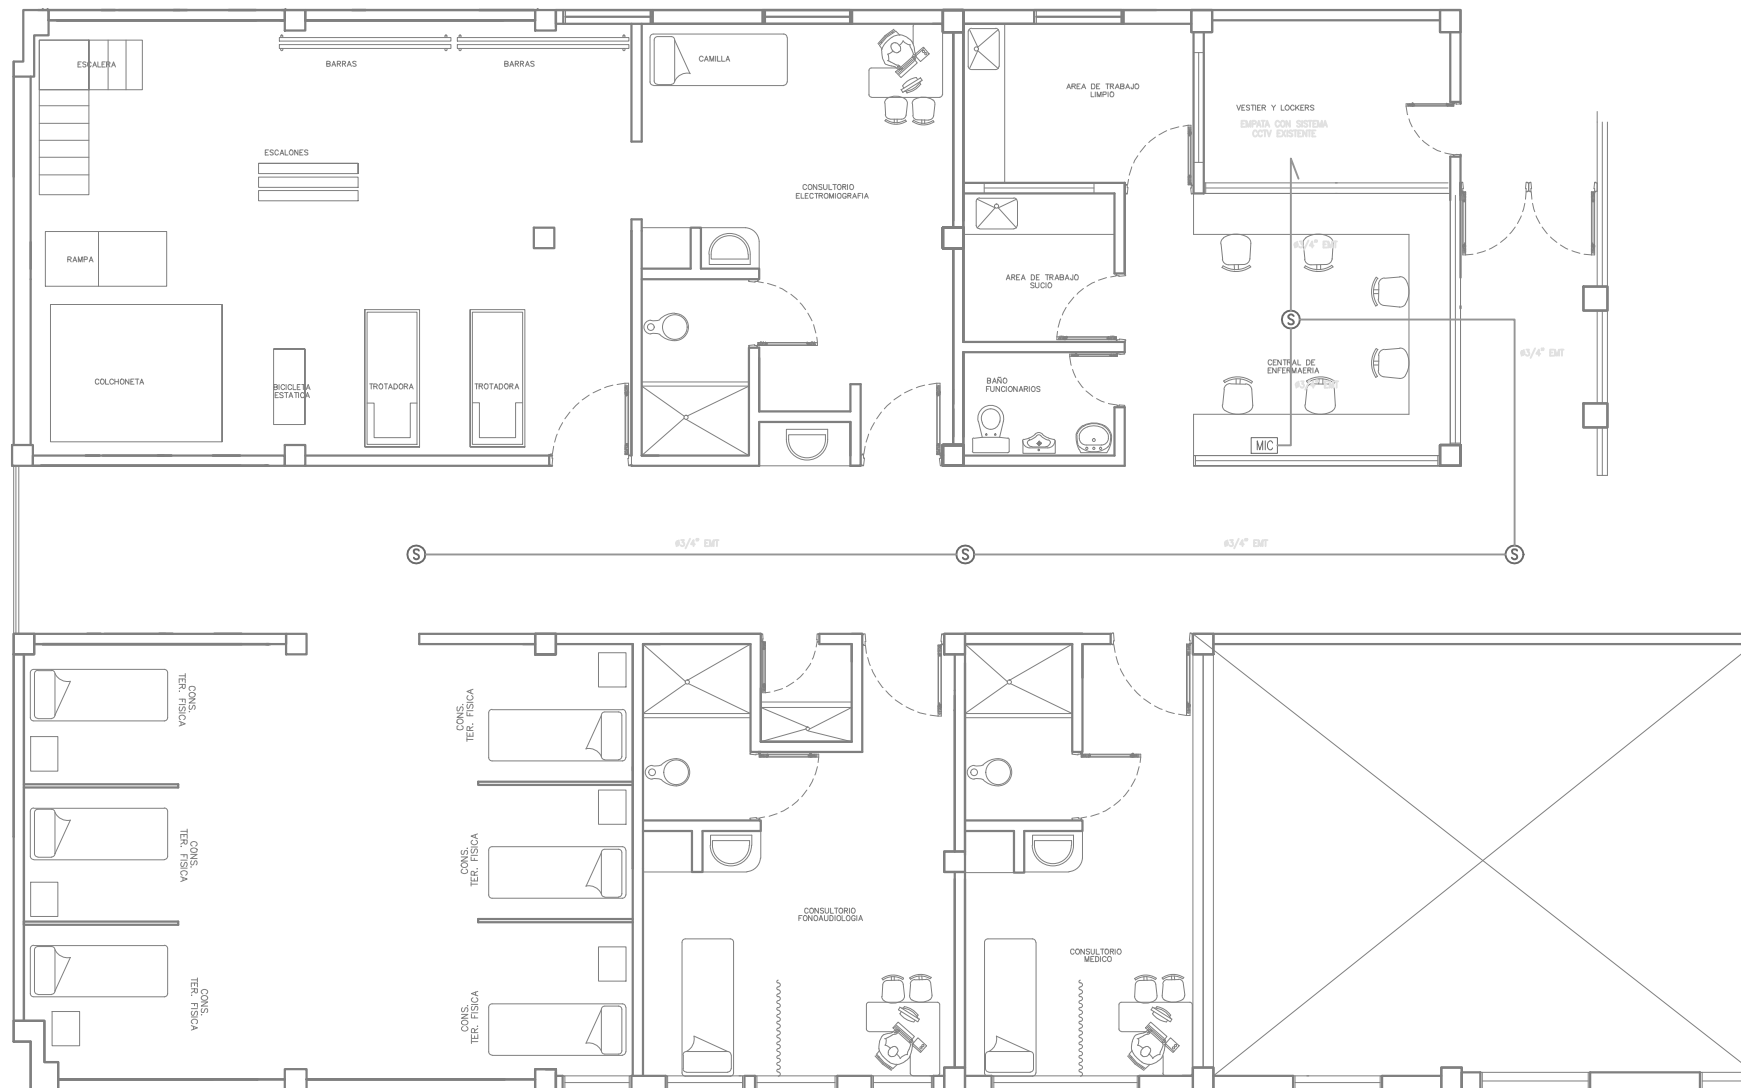

PLANTA PISO 2 - NUEVO
RED DE SONIDO

CONVENCIONES ESPECIALES

H

EM

PI

SIRENA ESTROBO

NOTAS:

1. EL DIAMETRO DE LA TUBERIA NO INDICADO ES E.M.T #1/2".
2. EL CABLEADO SERA 2x18 APANTALLADO (INCENDIO)
3. EL SISTEMA DEBERA INTERCONECTARSE A LA RED PARA DETECCION
EXISTENTE EN LA CLINICA, EL CONTRATISTA DEBERA VERIFICAR
LA COMPATIBILIDAD DE LOS EQUIPOS A INSTALAR CON LA EXISTENTE.
4. SE INSTALARA UNA ESTACION MANUAL Y SIRENA ESTROBO EN EL SITIO
INDICADO EN PLANOS.

OBSERVACIONES:


ING. JOSE EDUARDO RODRIGUEZ M.
ING. WILLY BOWILLA

FECHA: 2013
FECHA: 2013

ARCHIVO: ARCHIVO.LDW
PLANCHAS: 2 DE 4

DISEÑO RED DE OXIGENO

2° PISO DESCANSO RESIDENTES

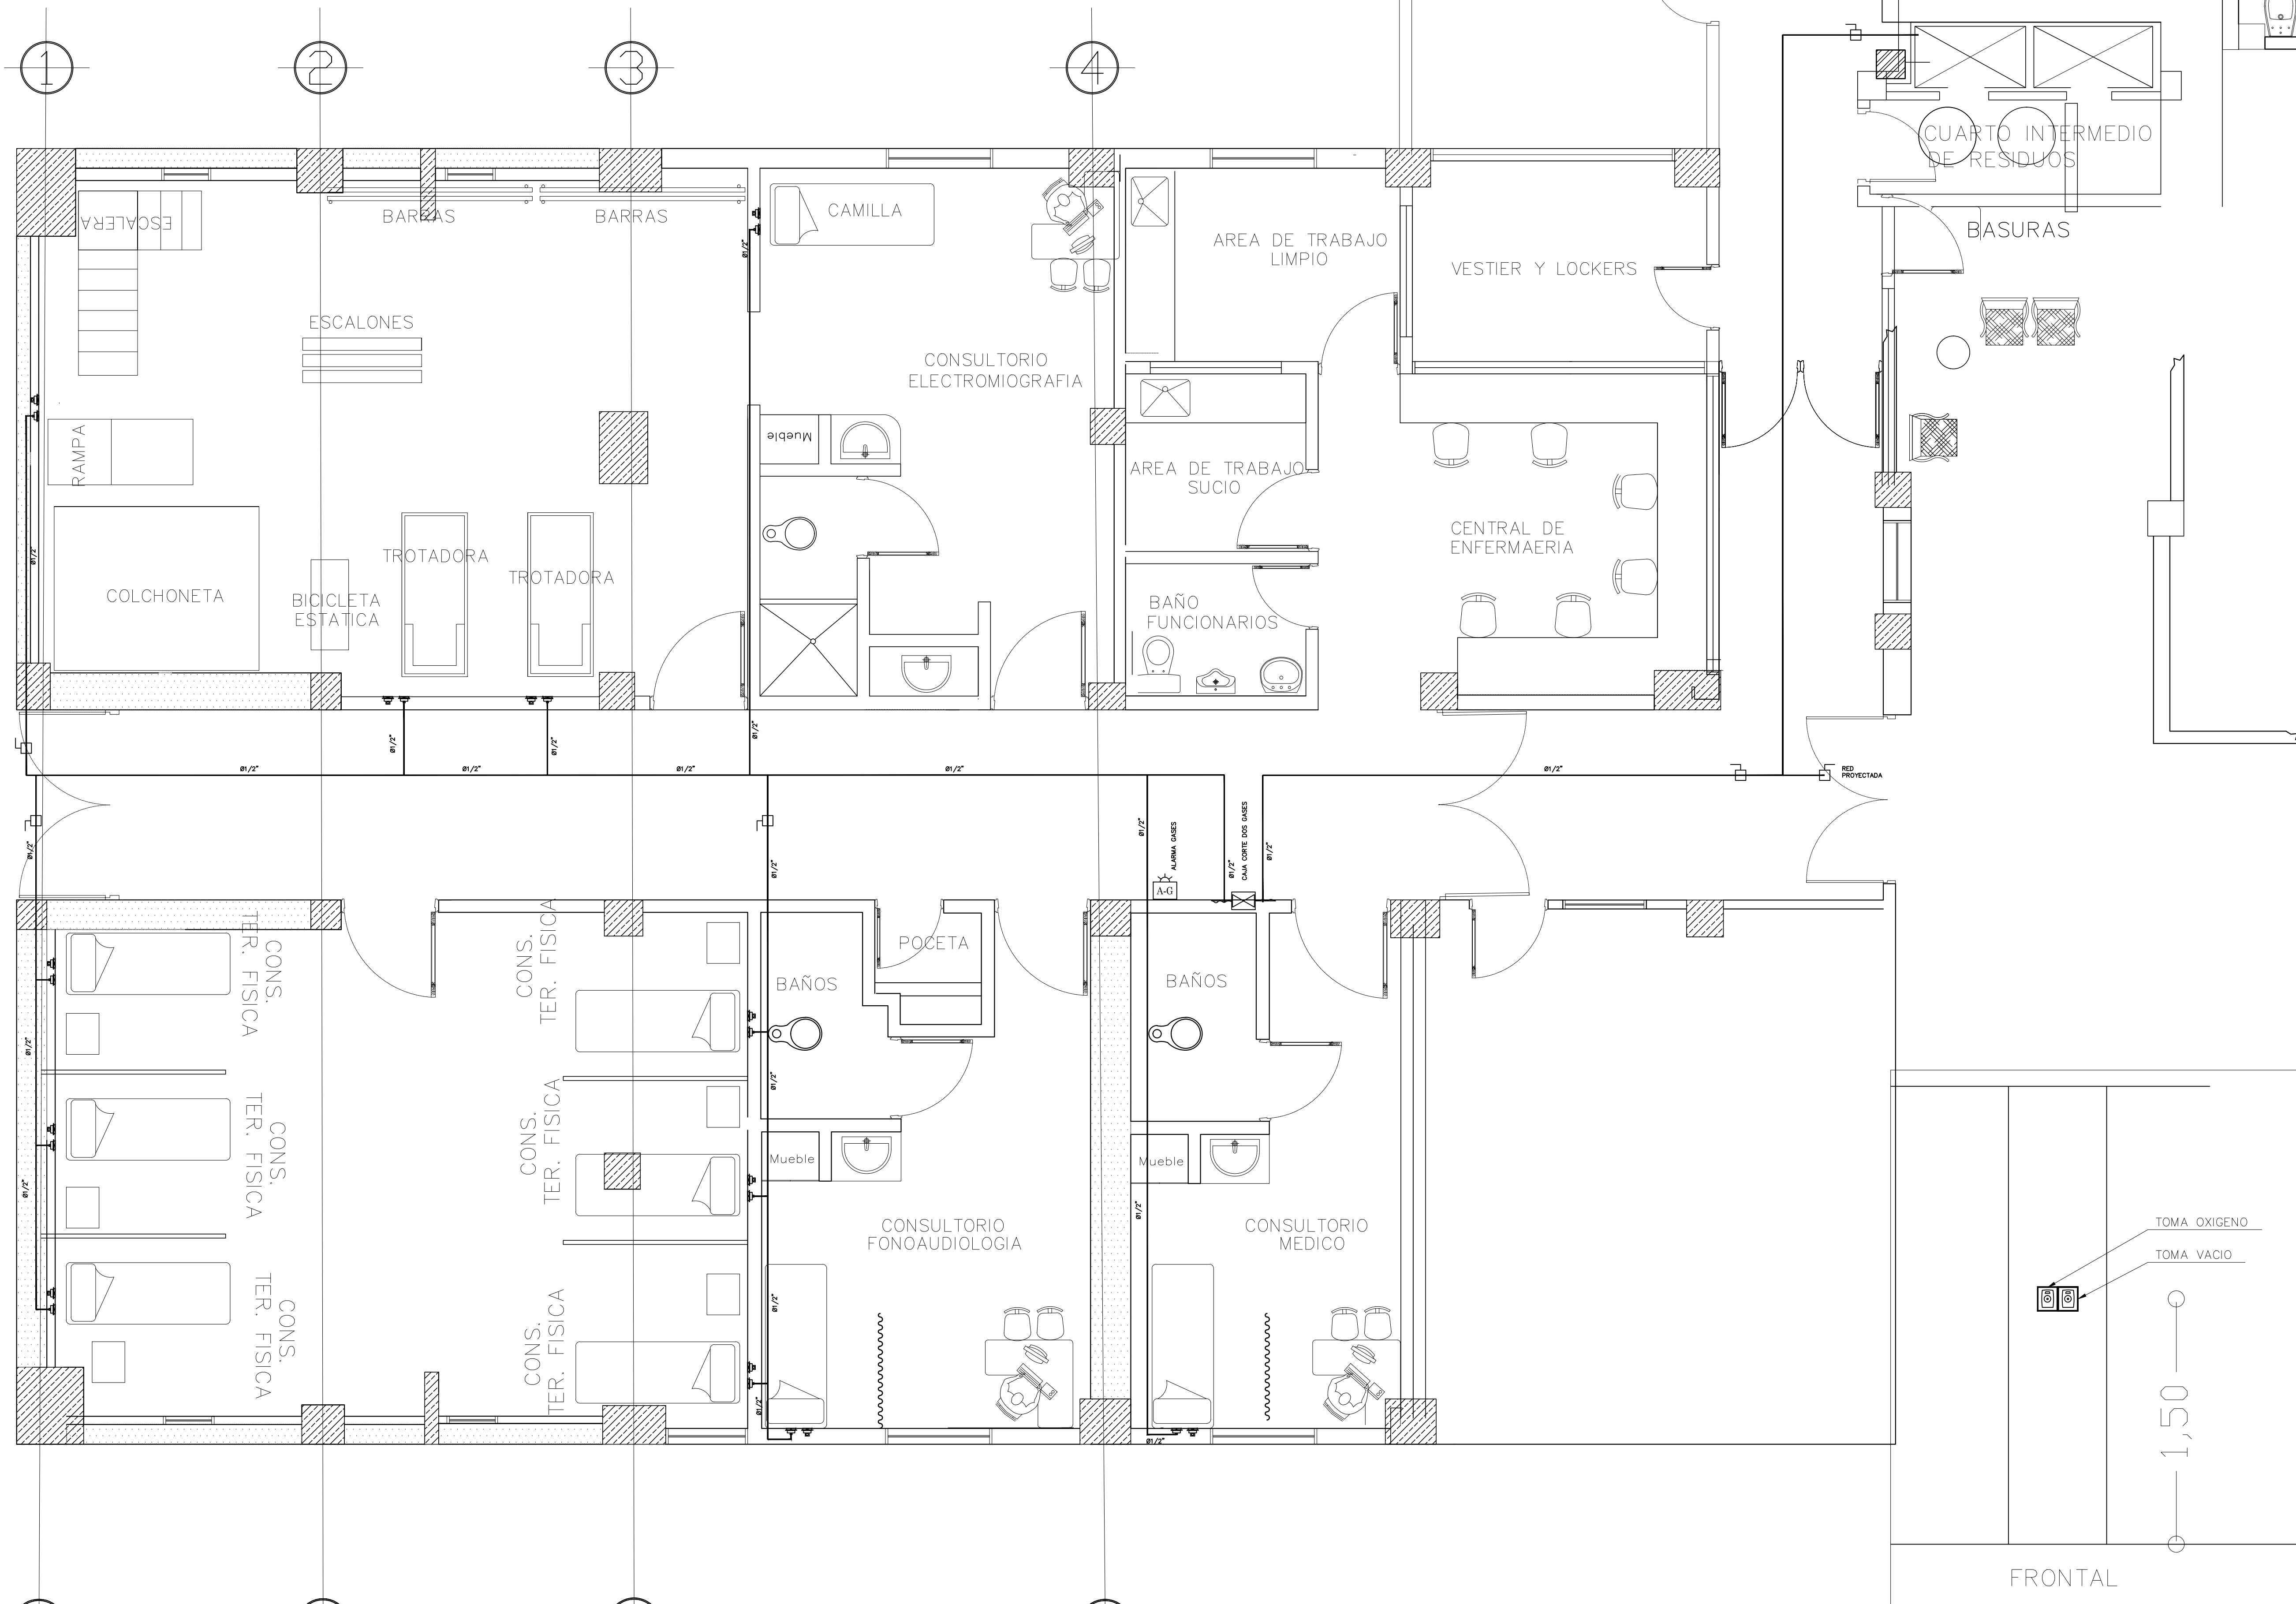

PROYECTO:
ING. MARIO BERNAL

PROYECTO:
PLAN DE CONTINGENCIA
PARA EL TRANSLADO DEL AREA DE REHABILITACION
DEL TERCER PISO DEL COSTADO NOROCCIDENTAL
AL SEGUNDO PISO COSTADO NOROCCIDENTAL
EDIFICIO HOSPITALIZADOS

CONTIENE:
DISEÑO RED OXIGENO
2° PISO DESCANSO RESIDENTES

CONVENCIONES GENERALES

RED OXIGENO	RED ABIE SUCIO
TOMA OXIGENO	TOMA ABIE SUCIO
TOMA DE PARED	ALARMA DE GASES
CAJA DE VALVULA DE CORTE	CAJA DE VALVULA DE CORTE
CAJA DE VALVULA DE CORTE	CAJA DE VALVULA DE CORTE
CAJA DE VALVULA DE CORTE	CAJA DE VALVULA DE CORTE
CAJA DE VALVULA DE CORTE	CAJA DE VALVULA DE CORTE
CAJA DE VALVULA DE CORTE	CAJA DE VALVULA DE CORTE

OBSERVACIONES:

- Altura general de las Tomas de Pared a 1.50 m del piso al eje.
- Altura de las Cajas de Válvula a 1.80 m del piso a eje de la caja.
- Diámetro mínimo 1/2" para Oxígeno. (Tubería de Cobre Tipo K).
- Diámetro mínimo 3/4" para Vacío (Tubería de Cobre Tipo K).
- Diámetro de 3/8" para las entradas a Tomas (Tubería de Cobre Tipo K Flexible).
- Altura de la Alarma de Gases Medicinales a 1.80 m del piso.

DISEÑO:
I.M. GABRIEL CASTRO
MP. 25230-12314CND


FECHA:
01/07/2014

ARCHIVO ACAD.
ARCHIVO.DWG

ESCALA
1:50

PLANCHA
1 DE 2

DISEÑO RED DE VACIO
2° PISO DESCANSO RESIDENTES

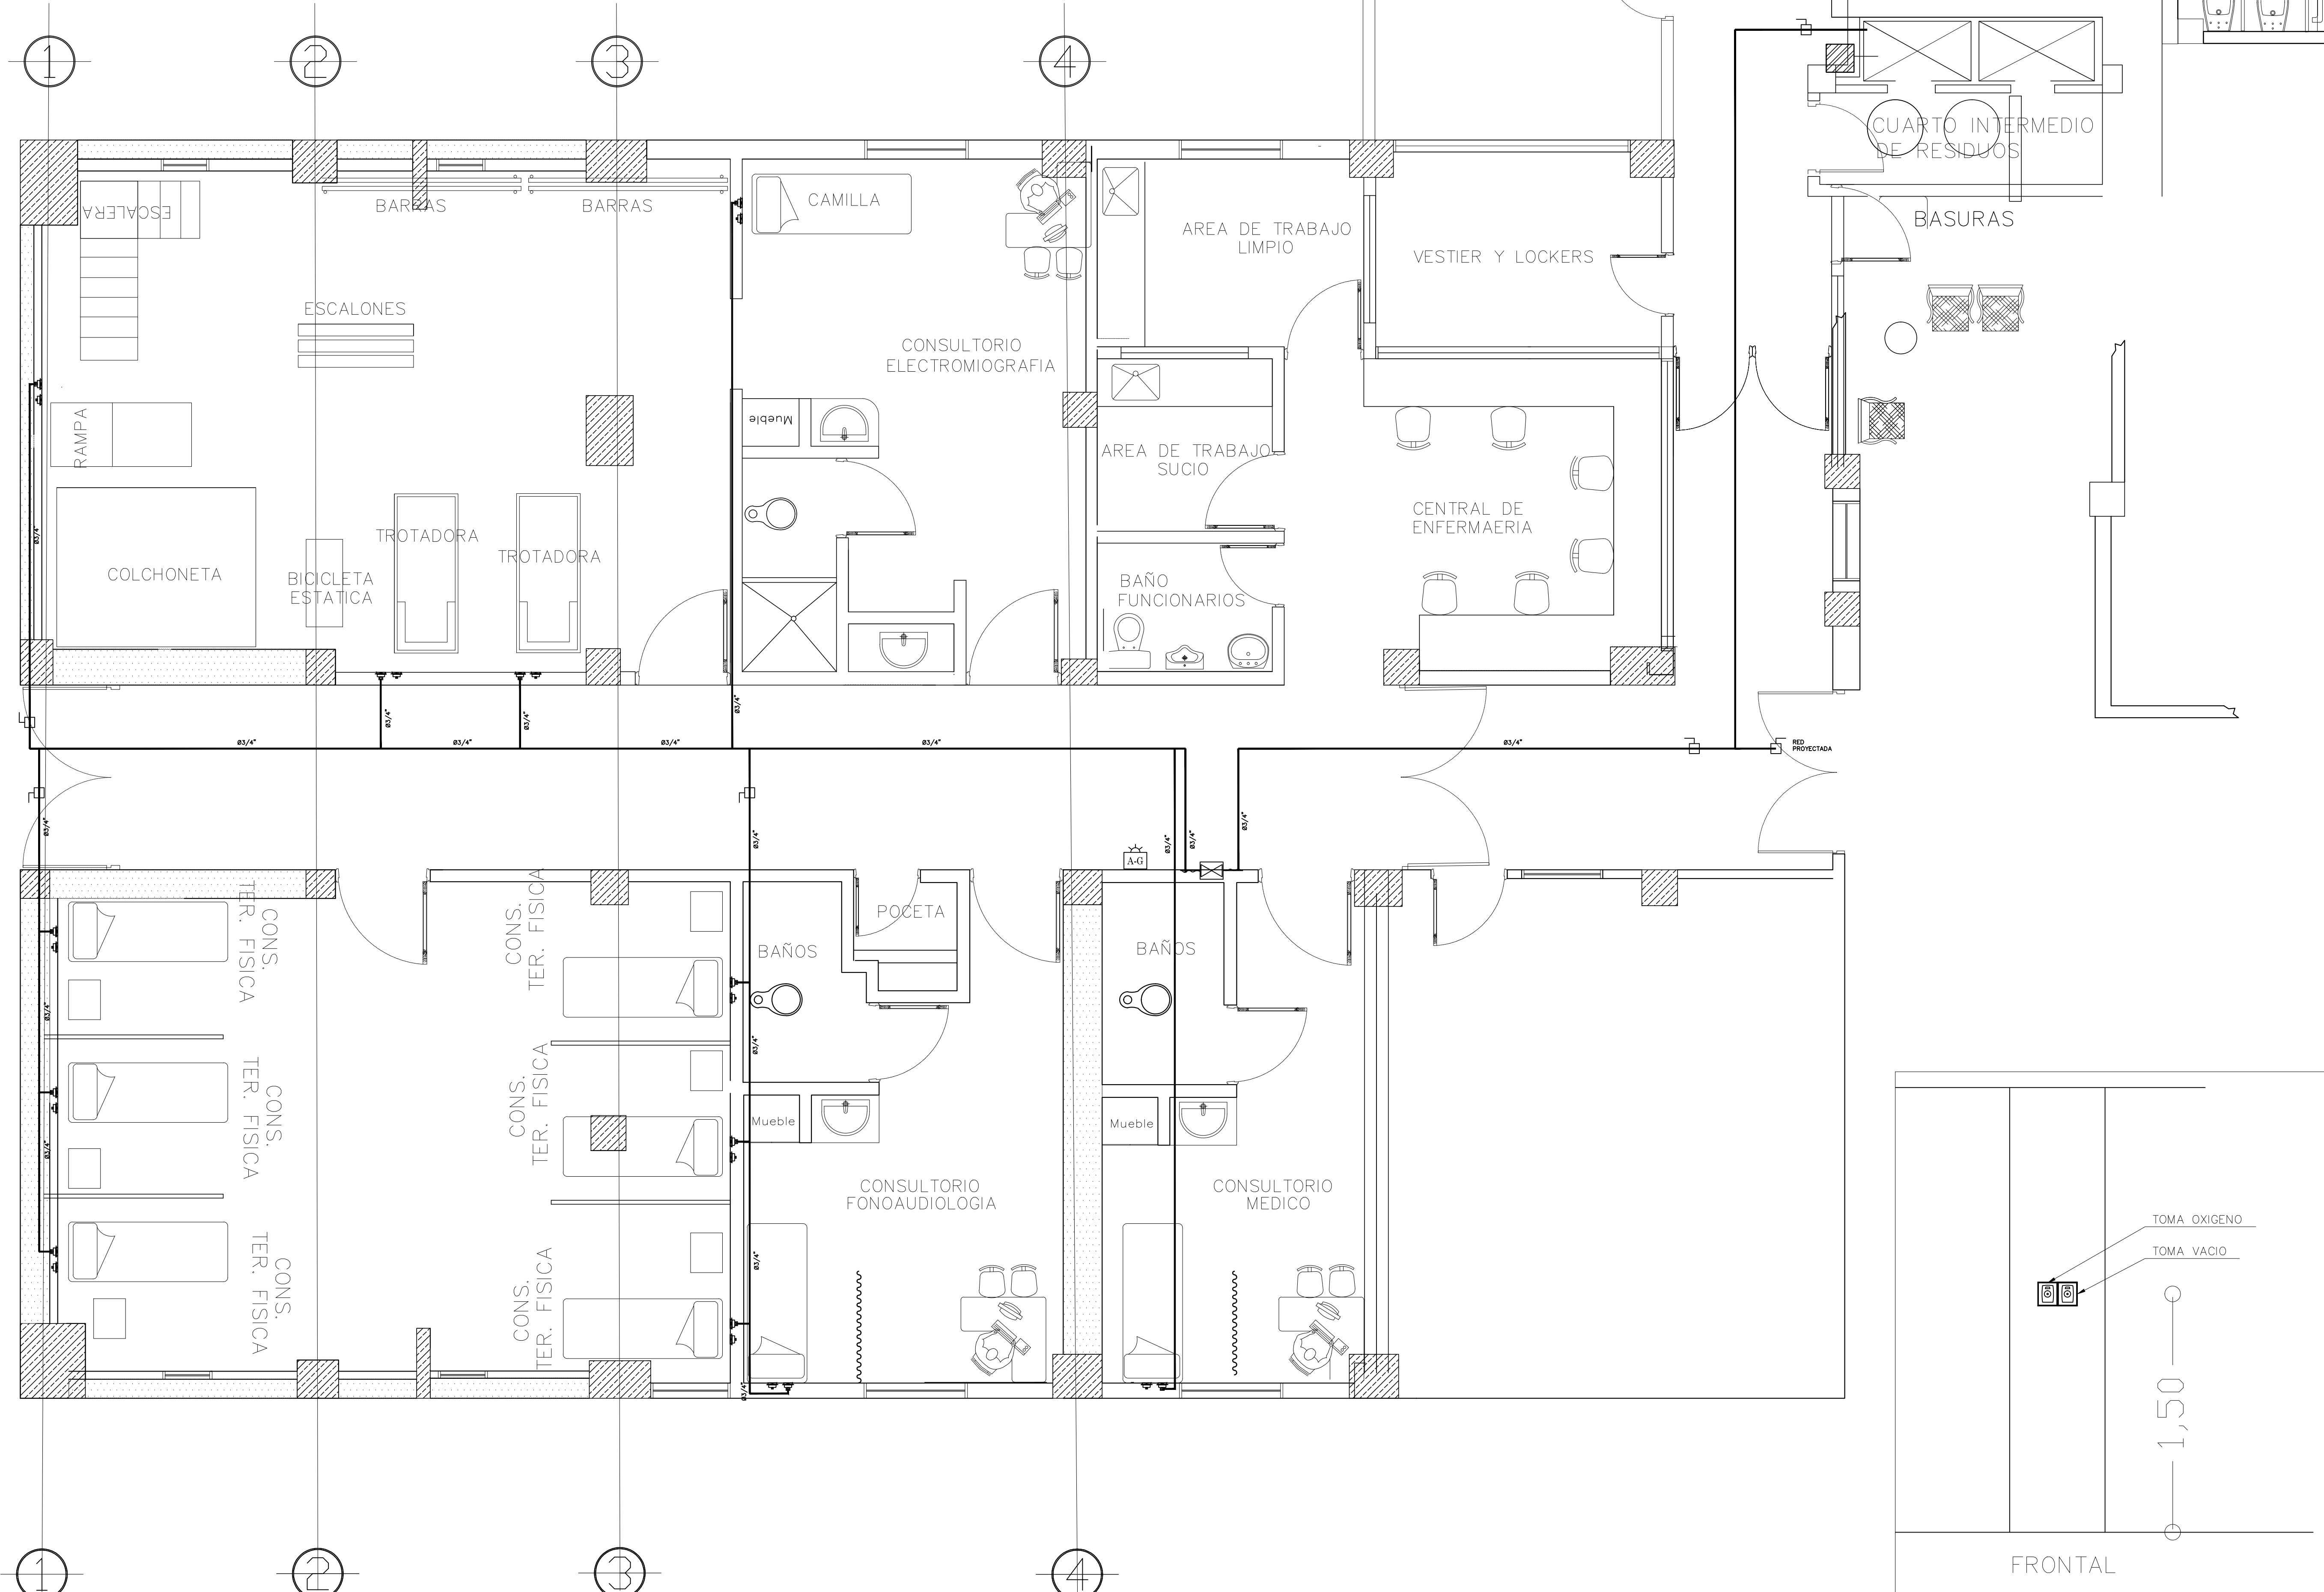

INSTITUTO NACIONAL DE
CANCEROLOGIA

TRANSLADO AREA DE REHABILITACION
EDIFICIO HOSPITALIZACION
CONTRATO No. 0234-2014

Por el control del cáncer

PROYECTO:
ARQ. MARIO BERNAL

PROYECTO:
PLAN DE CONTINGENCIA
PARA EL TRASLADO DEL AREA DE REHABILITACION
DEL TERCER PISO DEL COSTADO NORORIENTAL
AL SEGUNDO PISO COSTADO NOROCCIDENTAL
EDIFICIO HOSPITALIZADOS

CONTIENE:
DISEÑO RED VACIO
2° PISO DESCANSO RESIDENTES

CONVENCIONES GENERALES

RED ORGANO	
RED AREA SUCCION	
RED AREA COCINA	
RED AREA SUCCION	
RED AREA PANELES	
ALARMA DE GASES	
CAJA DE VALVULAS DE COBRE	
CV1	
CV2	
CV3	
VALVULA DE COBRE	

- OBSERVACIONES:
- Altura general de las Tomas de Pared a 1.50 m del piso al eje.
 - Altura de las Cajas de Válvula a 1.80 m del piso a eje de la caja.
 - Diámetro mínimo 1/2" para Oxígeno. (Tubería de Cobre Tipo K).
 - Diámetro mínimo 3/4" para Vacío (Tubería de Cobre Tipo K).
 - Diámetro de 3/8" para las entradas a Tomas (Tubería de Cobre Tipo K Flexible).
 - Altura de la Alarma de Gases Medicinales a 1.80 m del piso.

DISEÑO:
I.M. GABRIEL CASTRO,
MP.25230-12314CND

FECHA:
01/07/2014

ARCHIVO ACAD
ARCHIVO.DWG

ESCALA
1:50

PLANCHA
1 DE 2



ARQ. MARIO BERNAL

CONVENCIONES GENERALES

- [illegible]

OBSERVACIONES:

DISEÑO:

FECHA:
JULIO-2014

ESCALA

ARCHIVO ACAD
ARCHIVO.DWG

PLANCHIA

PLANCHAS
1 DE 1